


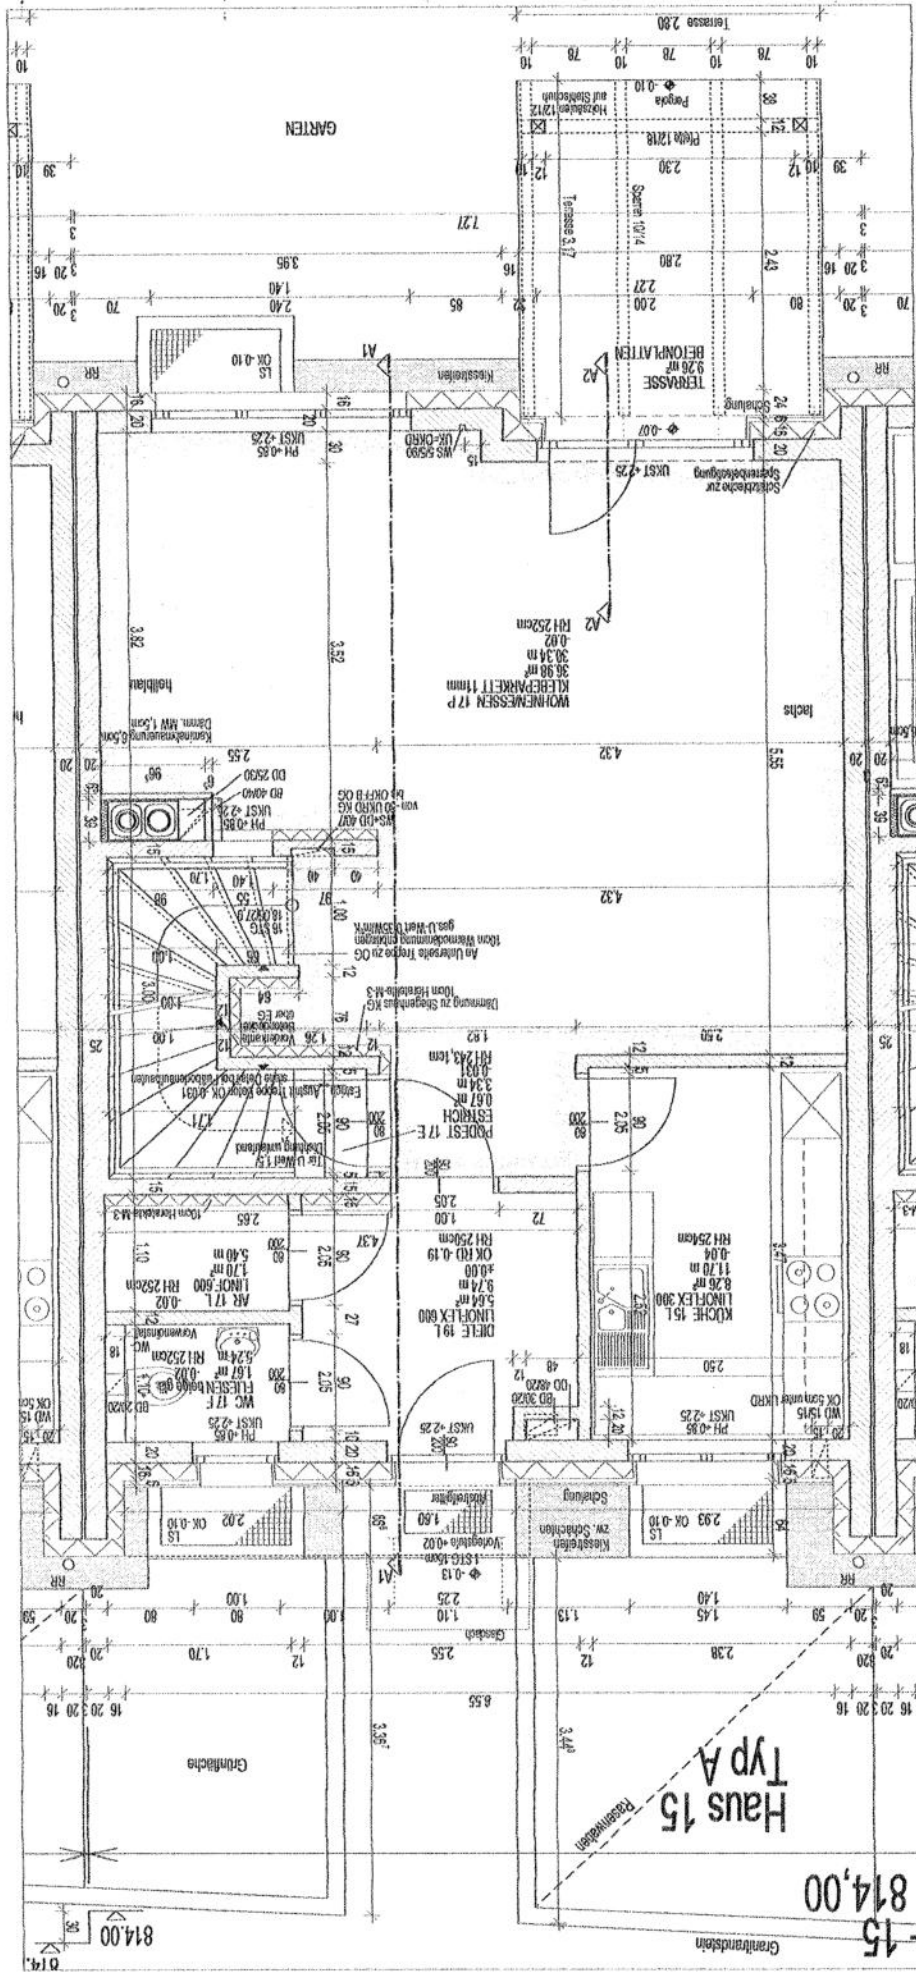

HAUS 15

Verkaufsplan

GG

Geschloß

1:50

Maßstab

19.11.02

Datum

Wohnnutzfl.
Terrasse
Balkon
Grünfläche

$$\begin{array}{r} 126,82 \text{ m}^2 \\ 51,62 \text{ m}^2 \\ \hline 58,52 \text{ m}^2 \end{array}$$


Projekt
Reihenhausanlage
Sonnensiedlung Lehen
Telfs




WOHNUNGSEIGENTUM
Innsbruck, Südtiroler Platz 8
Tel.: 0512/5393 Fax: 0512/5393-20

Planning
HARD & PITCH
MANAGEMENT

Haus 15
Typ A

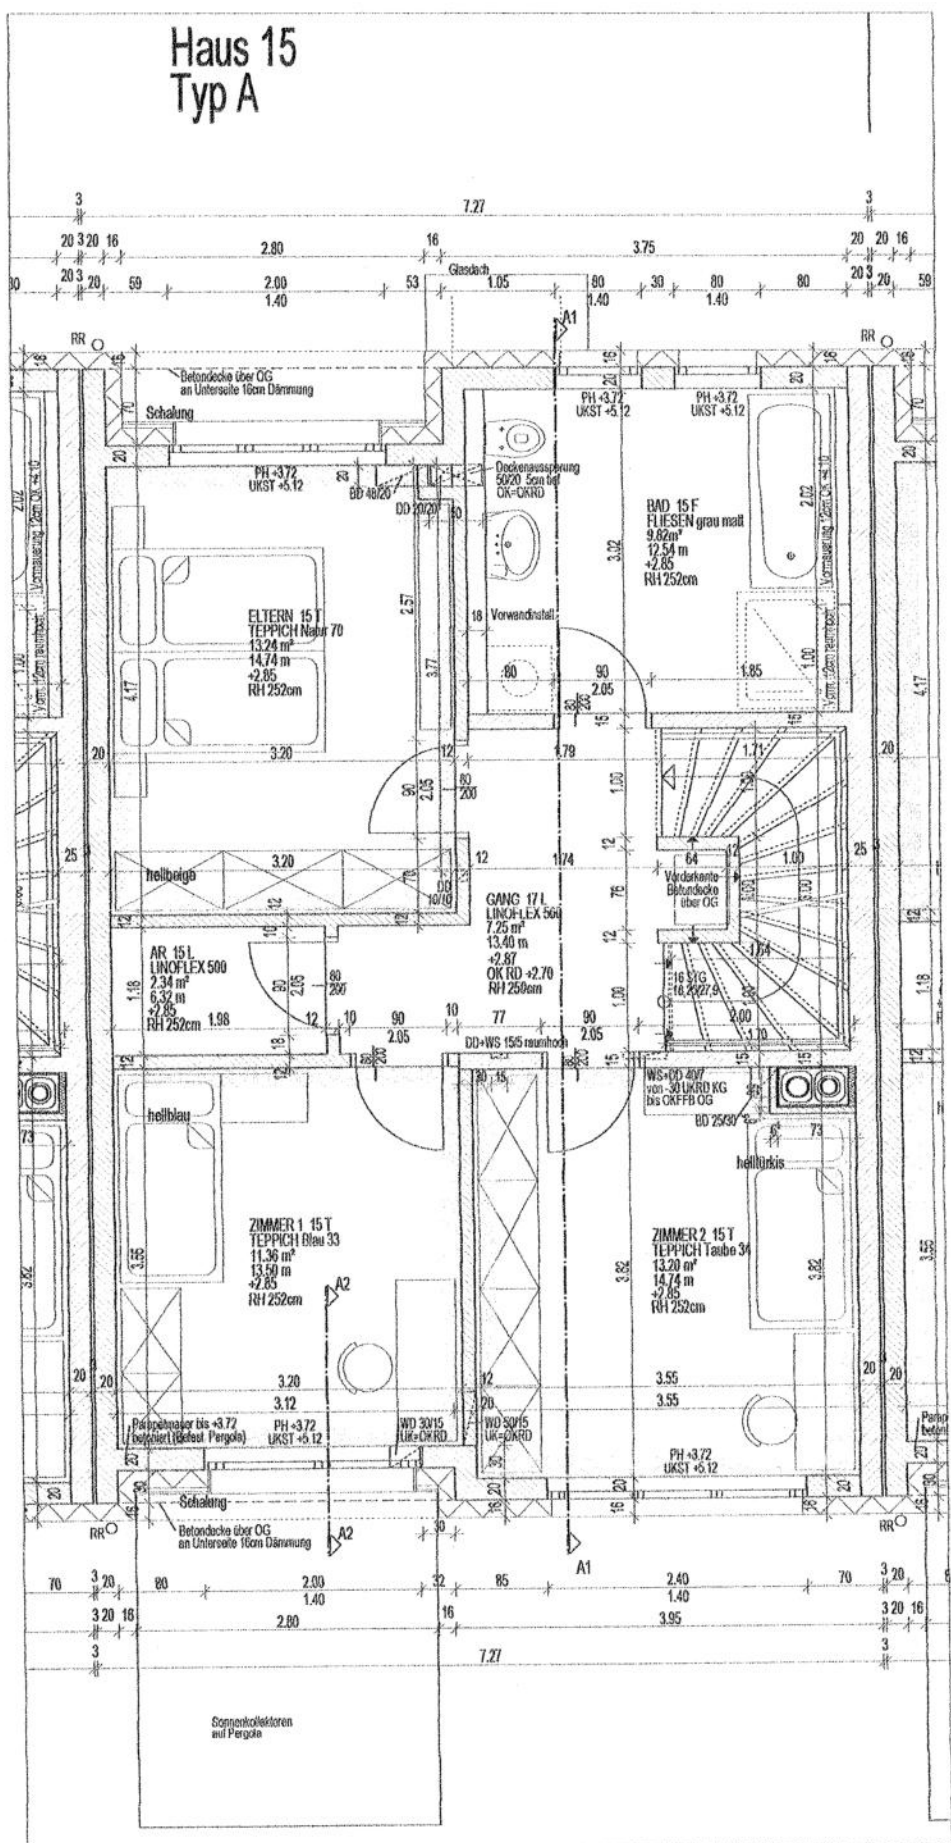


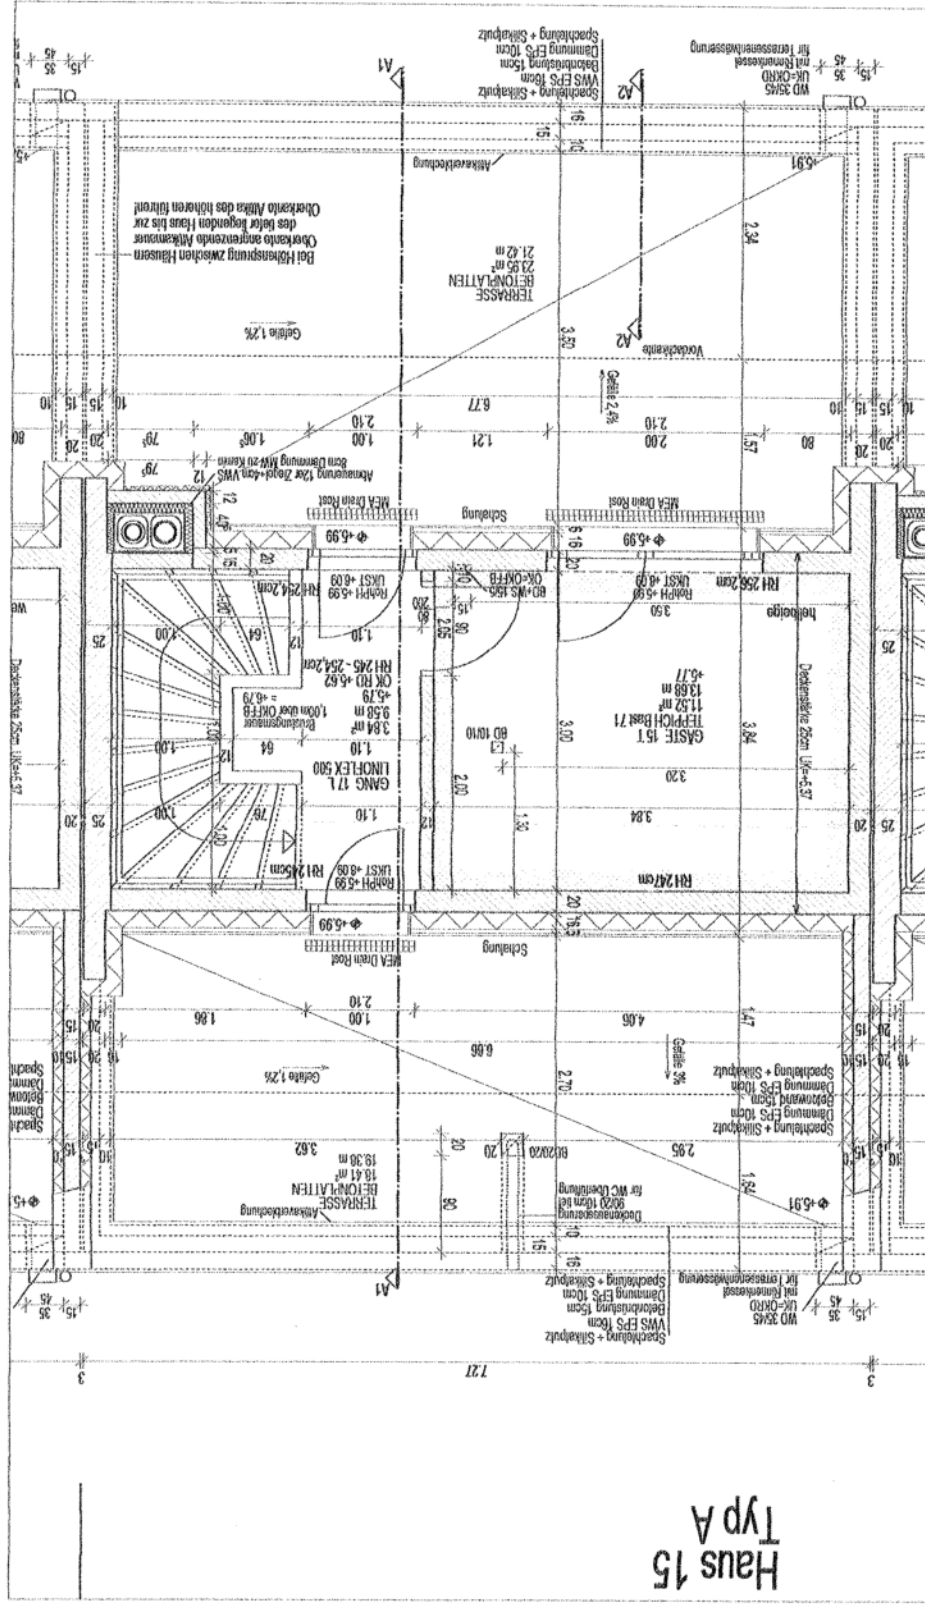


Haus 15
Typ A

Verkaufsplan HAUS 15	Geschoß DG	Maßstab 1 : 50	Datum 19.11.02	Wohnnutzfläche	126,82 m ²	Vorplatz	28,22 m ²
				Terrasse	51,62 m ²	Carport	15,70 m ²
				Balkon	---	Abstellplatz	12,50 m ²
				Grünfläche	58,52 m ²	Zufahrt	---
				Projekt Reihenhausanlage Sonnenstudlung Lehen Telfs			
							
				Innsbruck, Südtiroler Platz 8 Tel.: 0512/5393 Fax: 0512/5393-20			
				 MANDL & FRECH BAUINGENIEUR			

ANBUNDING STRASSE
RHEINWERTAL

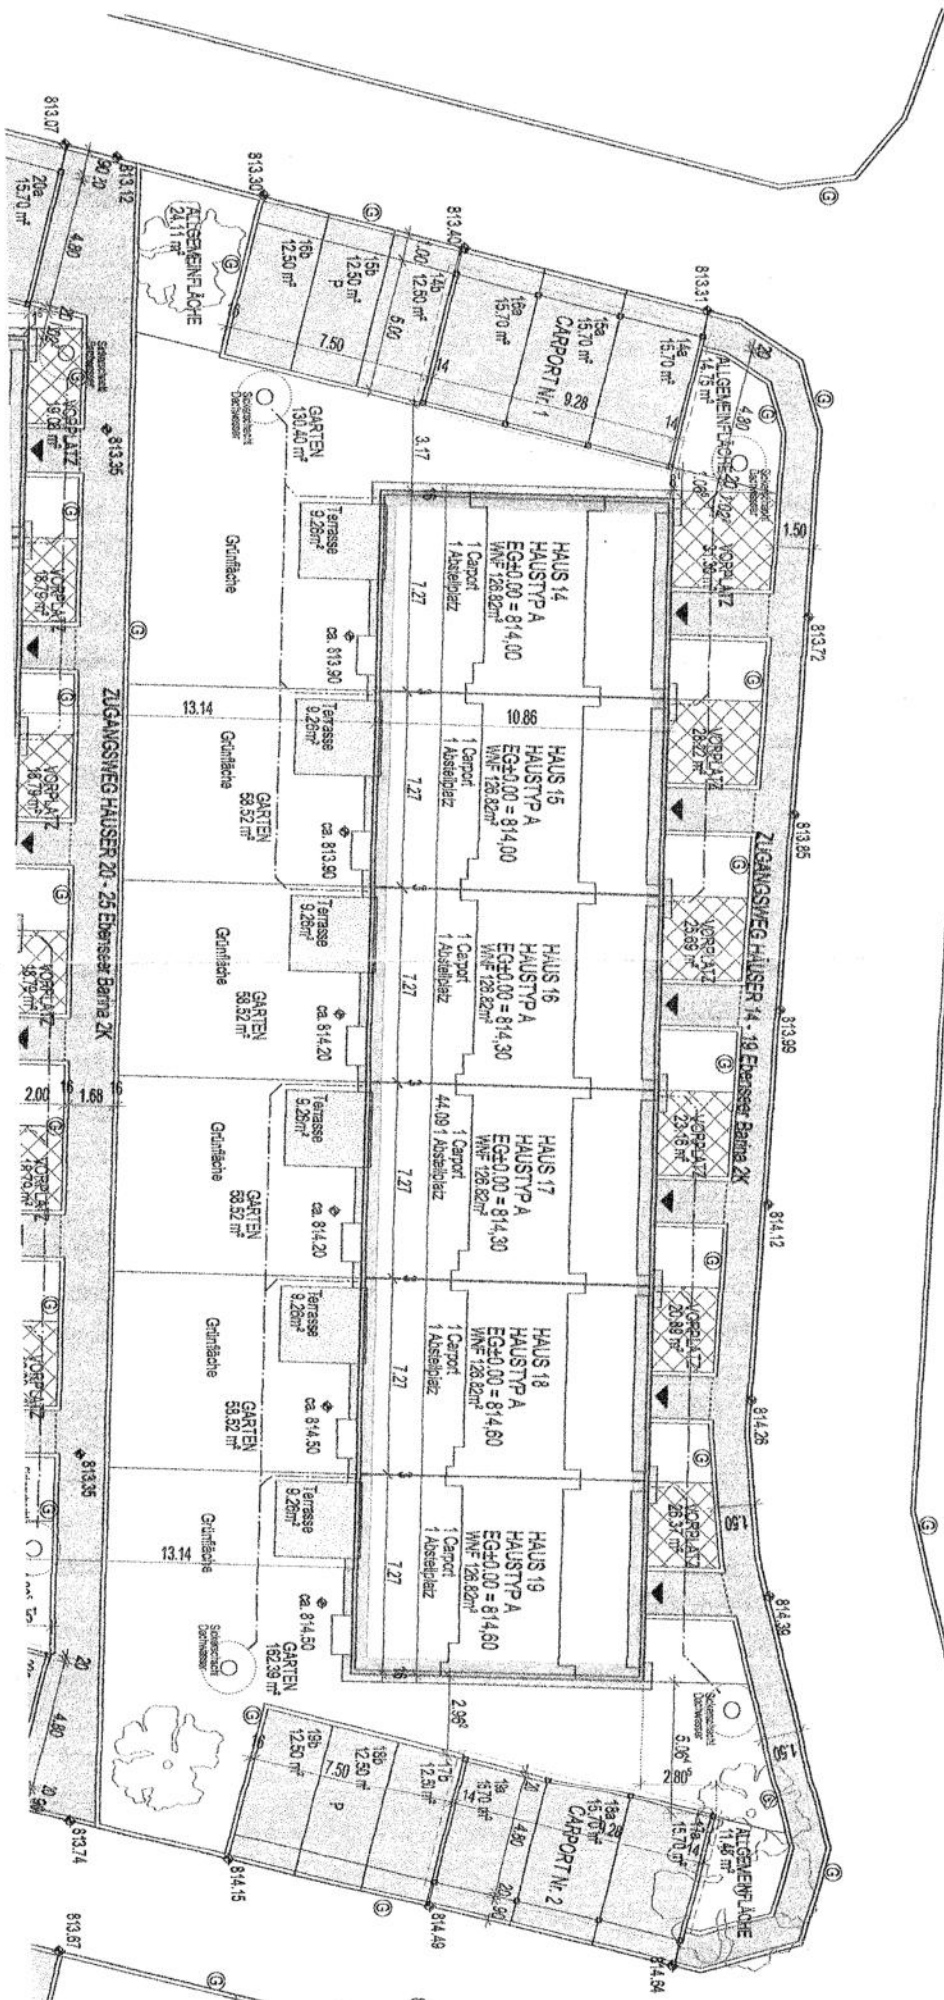

Verkaufsplan	Maßstab	Datum	Projekt	Planung
ÜBERSICHT AUSSENANLAGE	1 : 200	19.11.02	Reihenhausanlage	WOHNUNGSEIGENTUM
HAUSER 14 - 19			Sonnensiedlung Lehen	Innsbruck, Südtiroler Platz 8
			Tel.: 0512/5393 Fax: 0512/5393-20	MAIER & FRÖCH

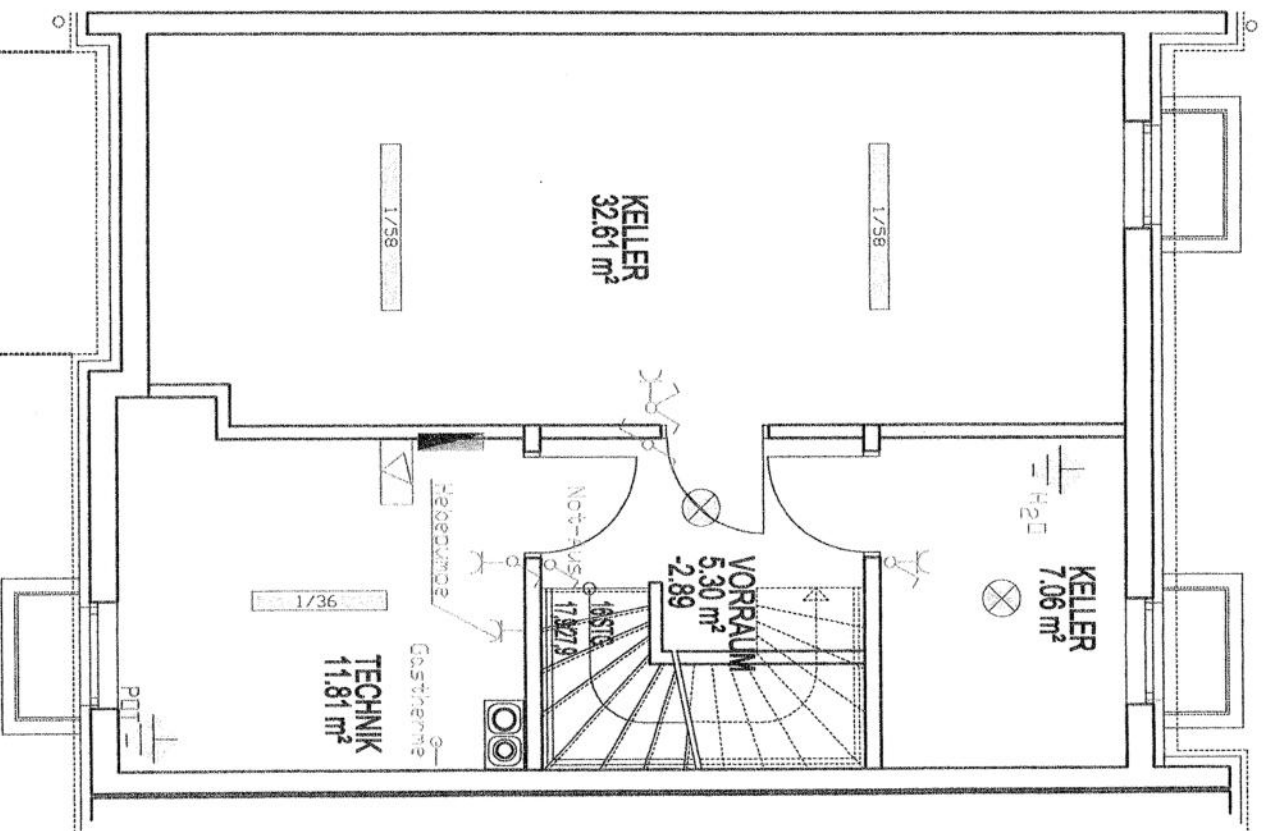

Symbollegende

	AUSWAHLTER	+120 FFB
	SERIENSCHALTER	+120 FFB
	WECHSELSCHALTER	+120 FFB
	KREUZSCHALTER	+120 FFB
	STECKDOSE	+30 FFB/bei Bett +65 FFB
DIESE STECKDOSEN KÖNNEN IN IHRER LAGE FREI GEFÄHRT WERDEN, AUSSER DER INSTALLATIONS-BEGINN IST BEREITS ERLDGIII		
	RF/S-STECKDOSE	+30 FFB
	ANTENNENVERSTÄRKERZENTRALE	
	DECKENLEUCHTE	
	WANDELEUCHTE	+130 FFB / +185 FFB
	TÜRSPRECHSTELLE	
	TÜRAUFSPRECHER	
	TÜRÖFFNER	
	TELEFON	+30 FFB/bei Bett +65 FFB
	VENTILATOR	
	FERNBEDIENUNG FÜR FUSSBODENHEIZUNG	
	ELEKTRISCHER ANSCHLUSS	
	UNTERVERTEILER	+160 FFB
	Feuchtraum/Unterputz-Installation	

ABKÜRZUNGEN BEI STECKDOSEN

WM - für WASHMACHINE	+30 FFB
KS - für KÜHLSCHRANK	+30 FFB
A - ARBEITSTECKDOSE	+110 FFB
GA/D/H - GERÄTEANSCHLUSSDOSE/HERD	+30 FFB
GS - für GESCHIRNSPÜLER	+30 FFB
UT - für UNTERTISCHBOLLETER	+30 FFB
DA - für DUNSTABZUG	+205 FFB
HZG - für HEIZUNG IM BAD	+30 FFB

28.11.2002

NEUTRAL TECHN. BÜRO ING. GRIEßNER GEM.B.H.

6067 Aachen/Hell, Im 16. St. Tel. 0241/61064-10000 Fax 0241/61064-10000

Elektroinstallationsplan



WE TELFS
Sonnensiedlung

KELLERGESCHOSS

Haus 15

M 1: 50

